

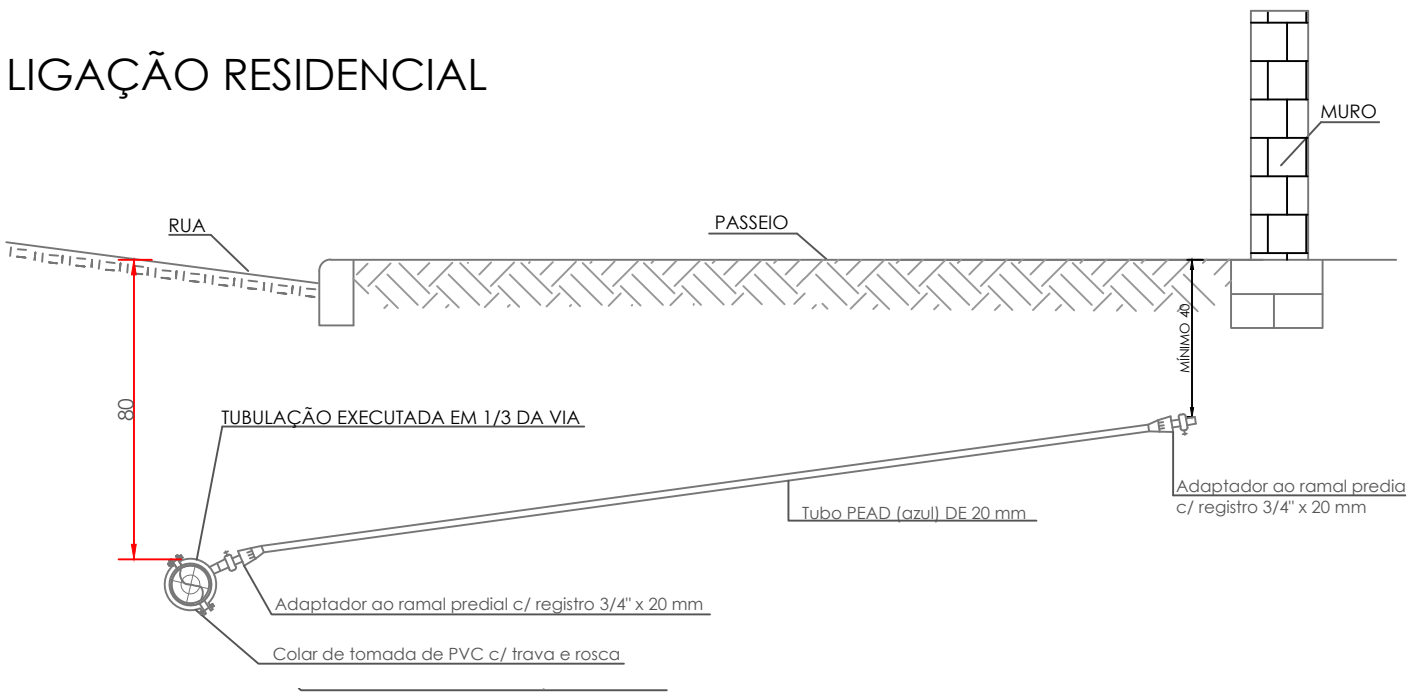



LIGAÇÃO RESIDENCIAL

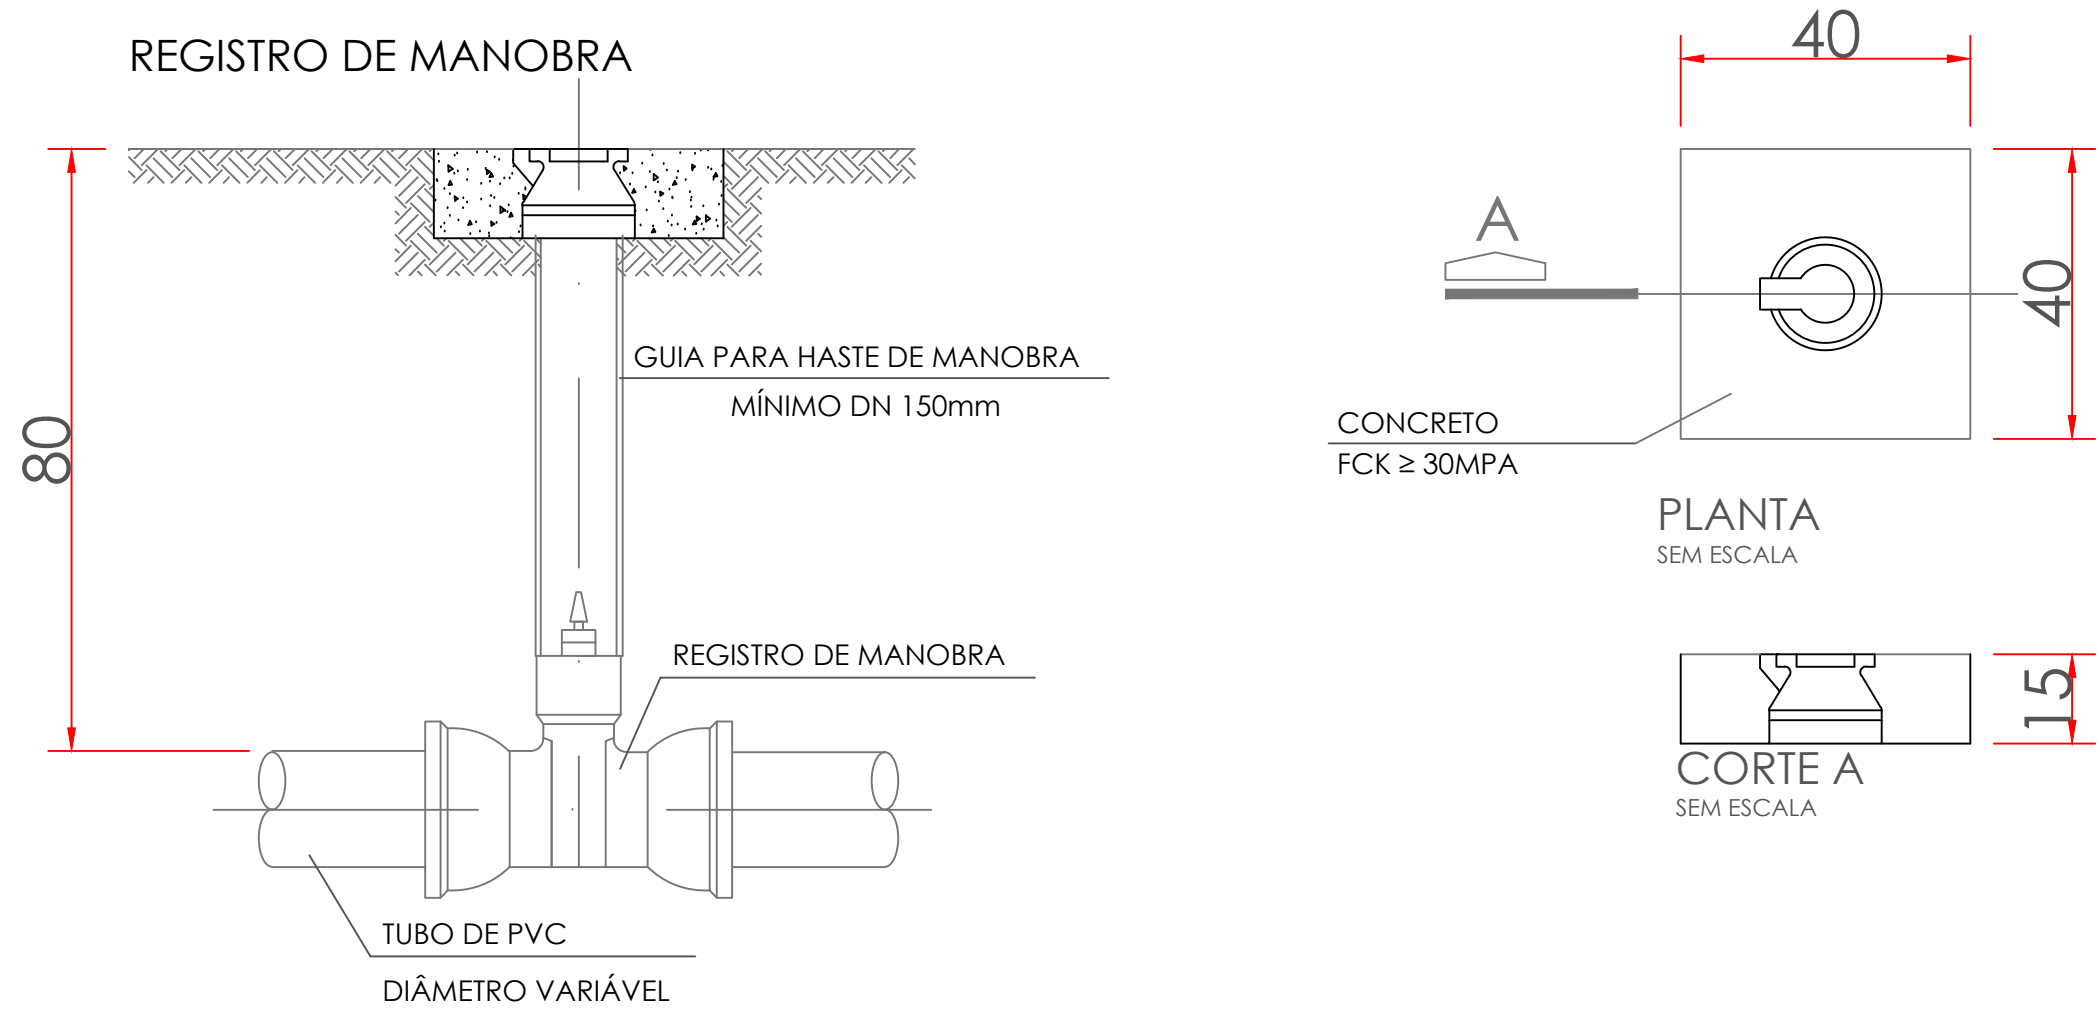




REGISTRO DE MANOBRA

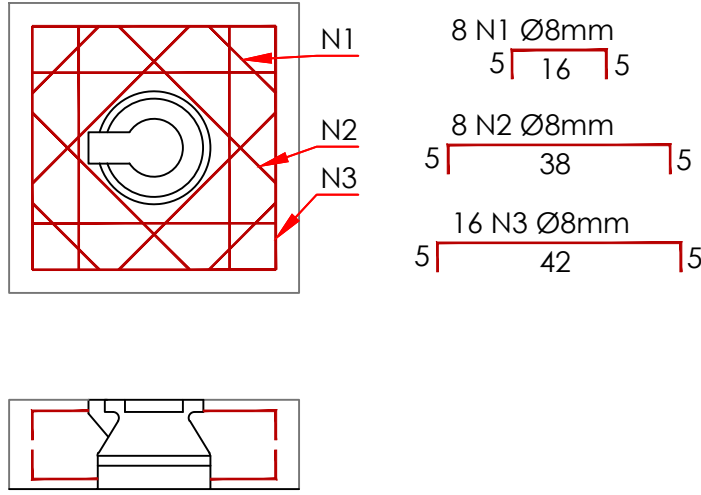


PLANTA BAIXA LIGAÇÃO DE ÁGUA

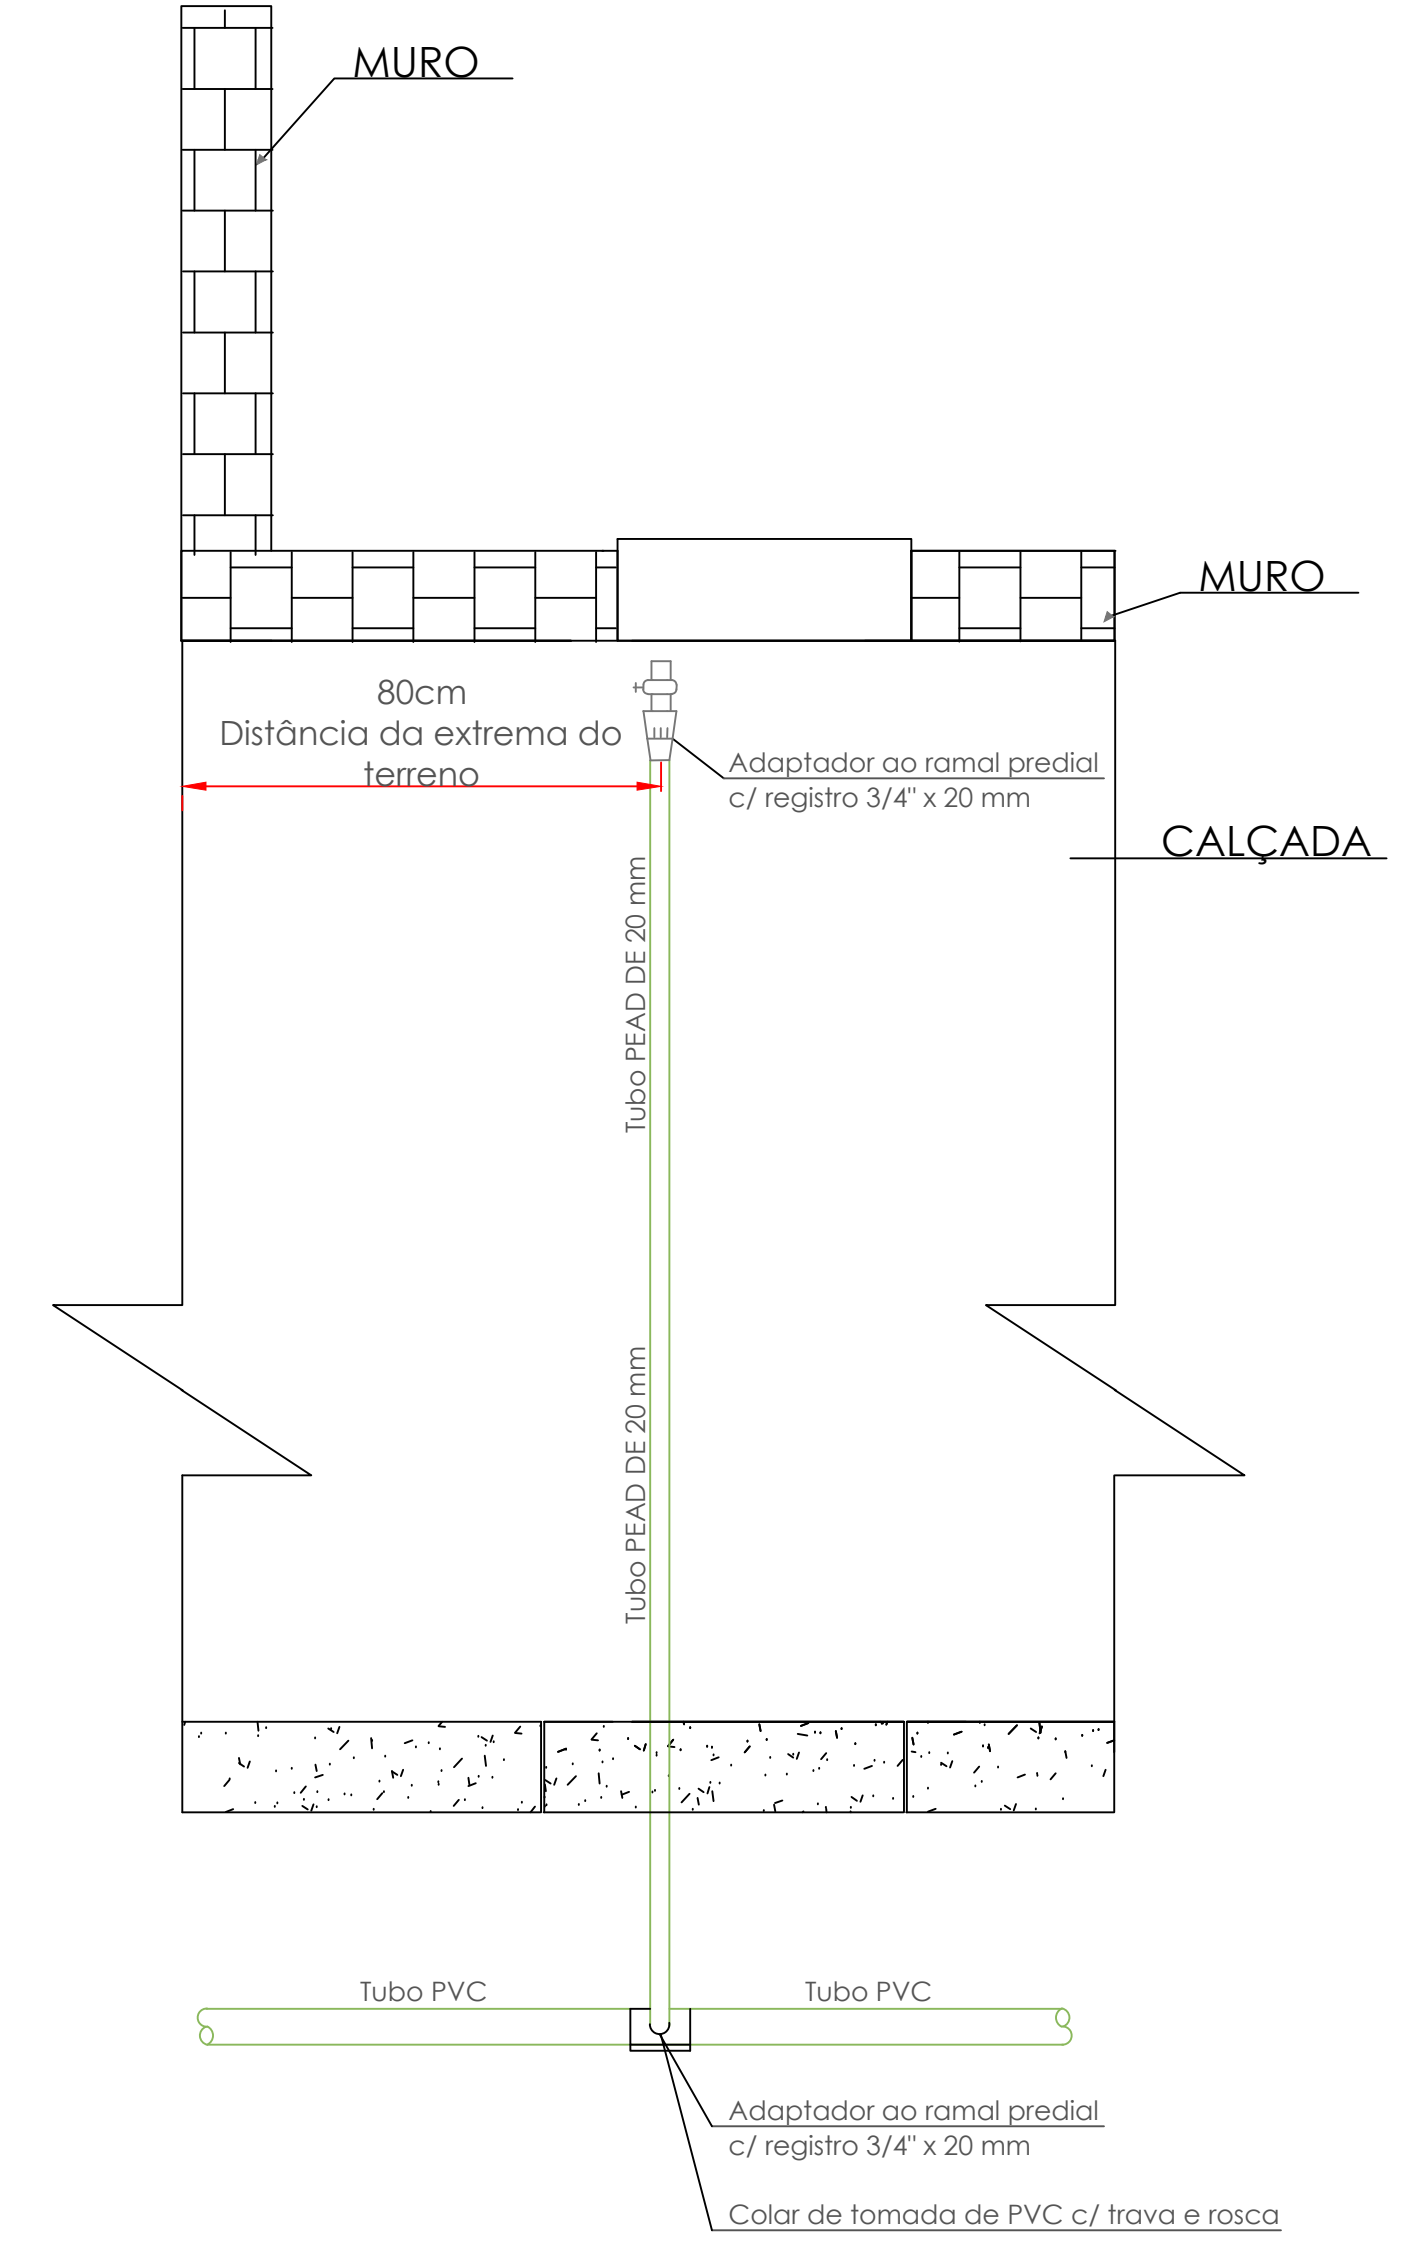

REGISTRO DE DESCARGA

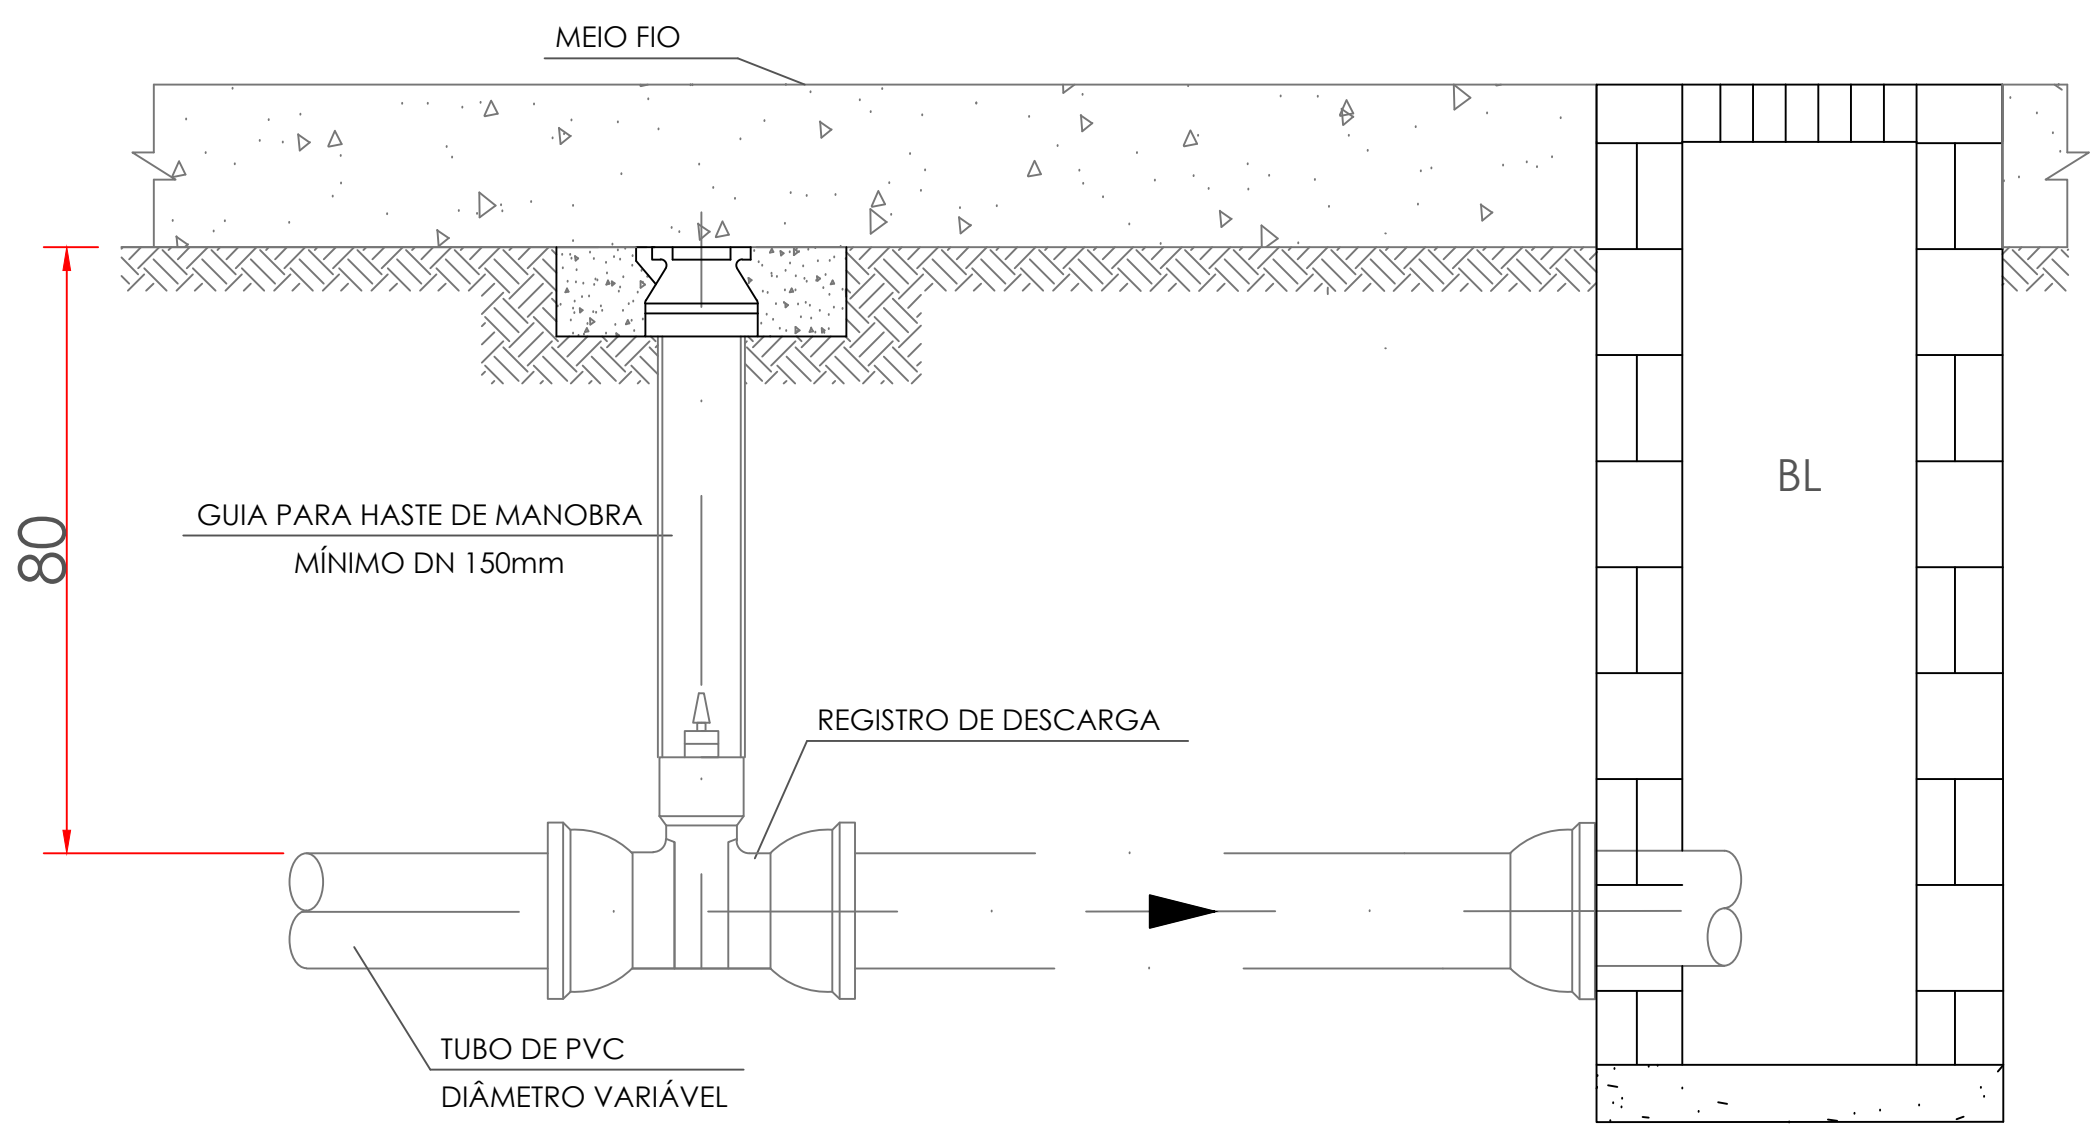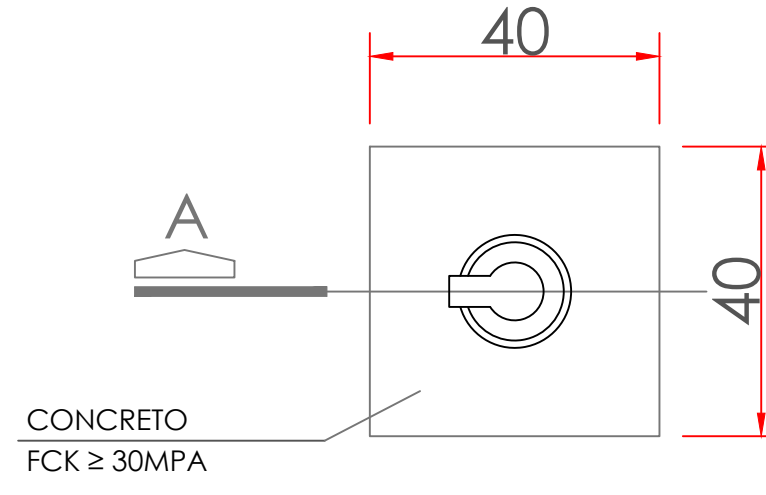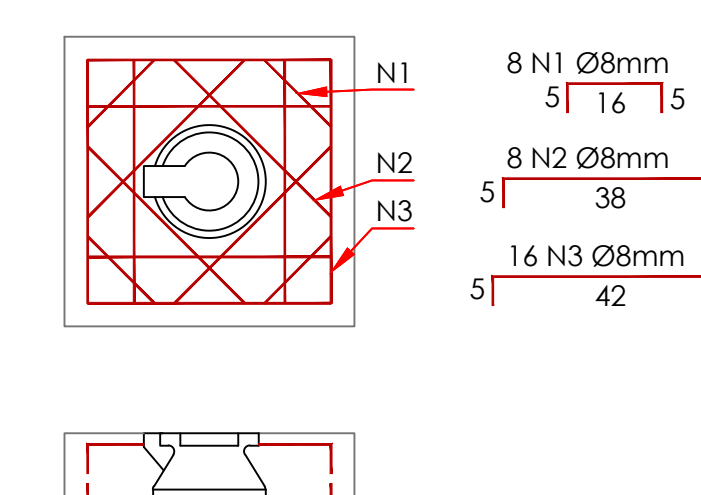

CROQUI DE ACESSO E LOCALIZAÇÃO

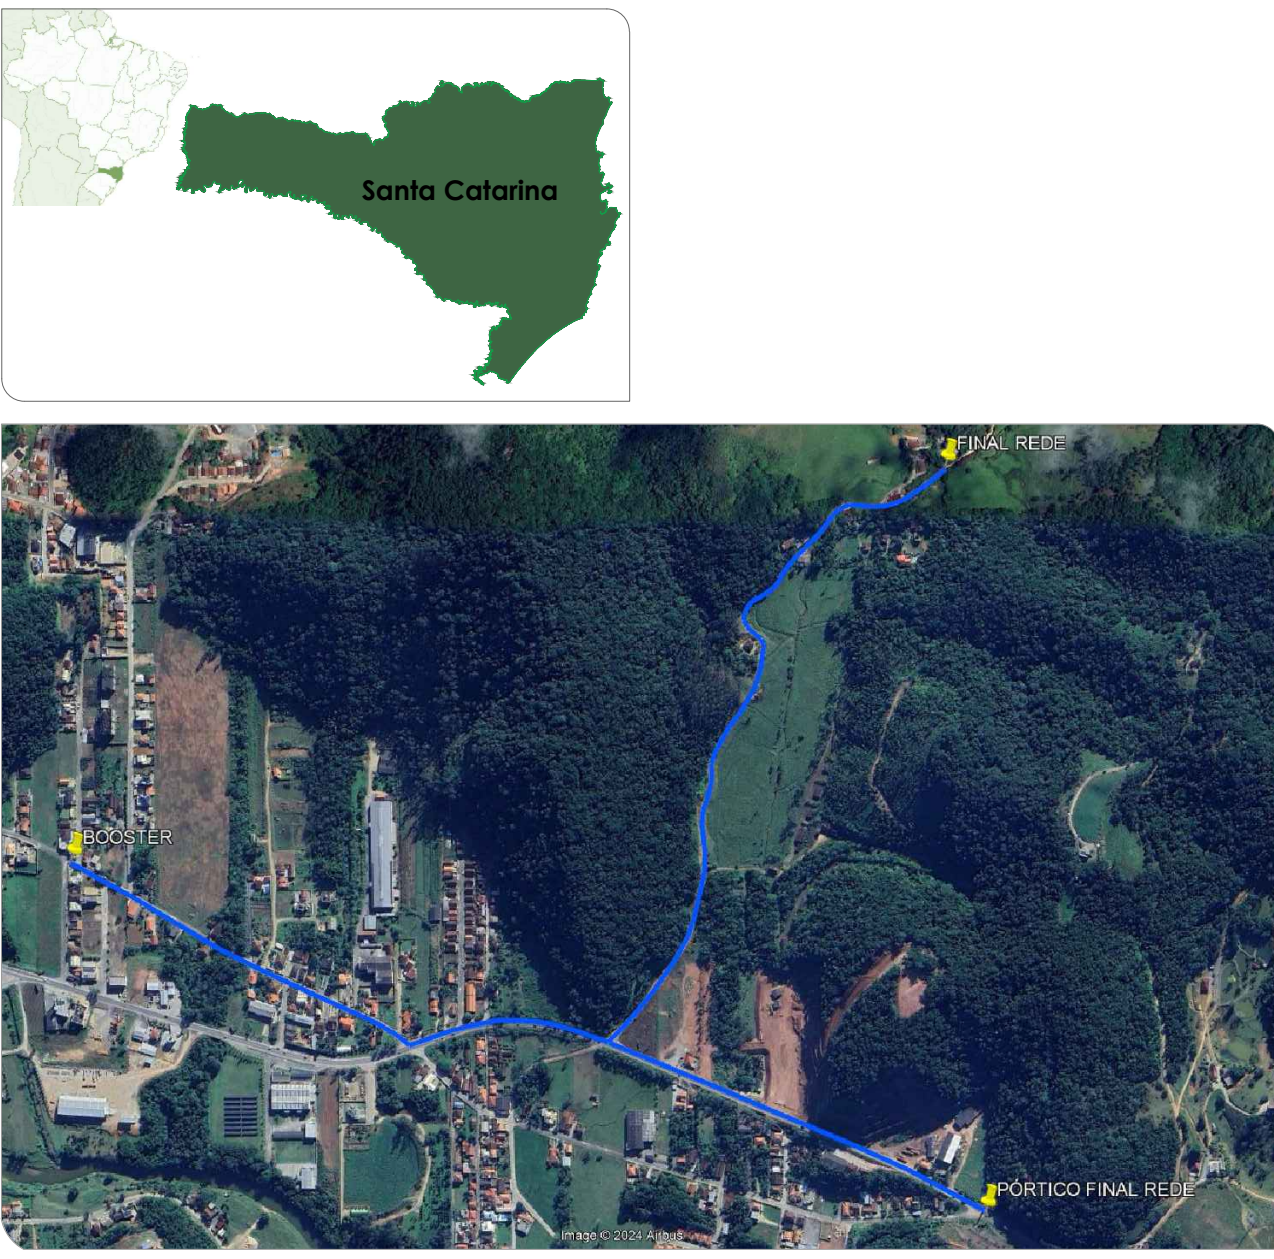

CARIMBO DE APROVAÇÃO OU OBSERVAÇÕES:

ASSINATURAS:

Proprietário: CLETON ZEMKE

Responsável Técnico: ENG.ª LETÍCIA SOUZA FORNAZZA

Serviço: SERVIÇO AUTÔNOMO MUNICIPAL DE ÁGUA E ESGOTO

Grupo engter

PROJETO: ABASTECIMENTO

DESCRIÇÃO: IMPLANTAÇÃO, CORTES E DETALHAMENTOS

ASSUNTO: REDE DE ABASTECIMENTO

ENDEREÇO: RUA DOS IMIGRANTES, Nº 356 - CENTRO - NOVA TRENTO

ESCALA: 1/1000

REVISÃO: 01

FOLHA: A1

DESENHISTA: LETÍCIA

PRÓPRIETÁRIO: SERVIÇO AUTÔNOMO MUNICIPAL DE ÁGUA E ESGOTO

RESPONSÁVEL TÉCNICO: ENG.ª LETÍCIA S. FORNAZZA - CREA SC 140643-0

DATA: 10/12/2024

MATRÍCULA: -

ÁREA TOTAL: -

PRANCHA Nº: 02